


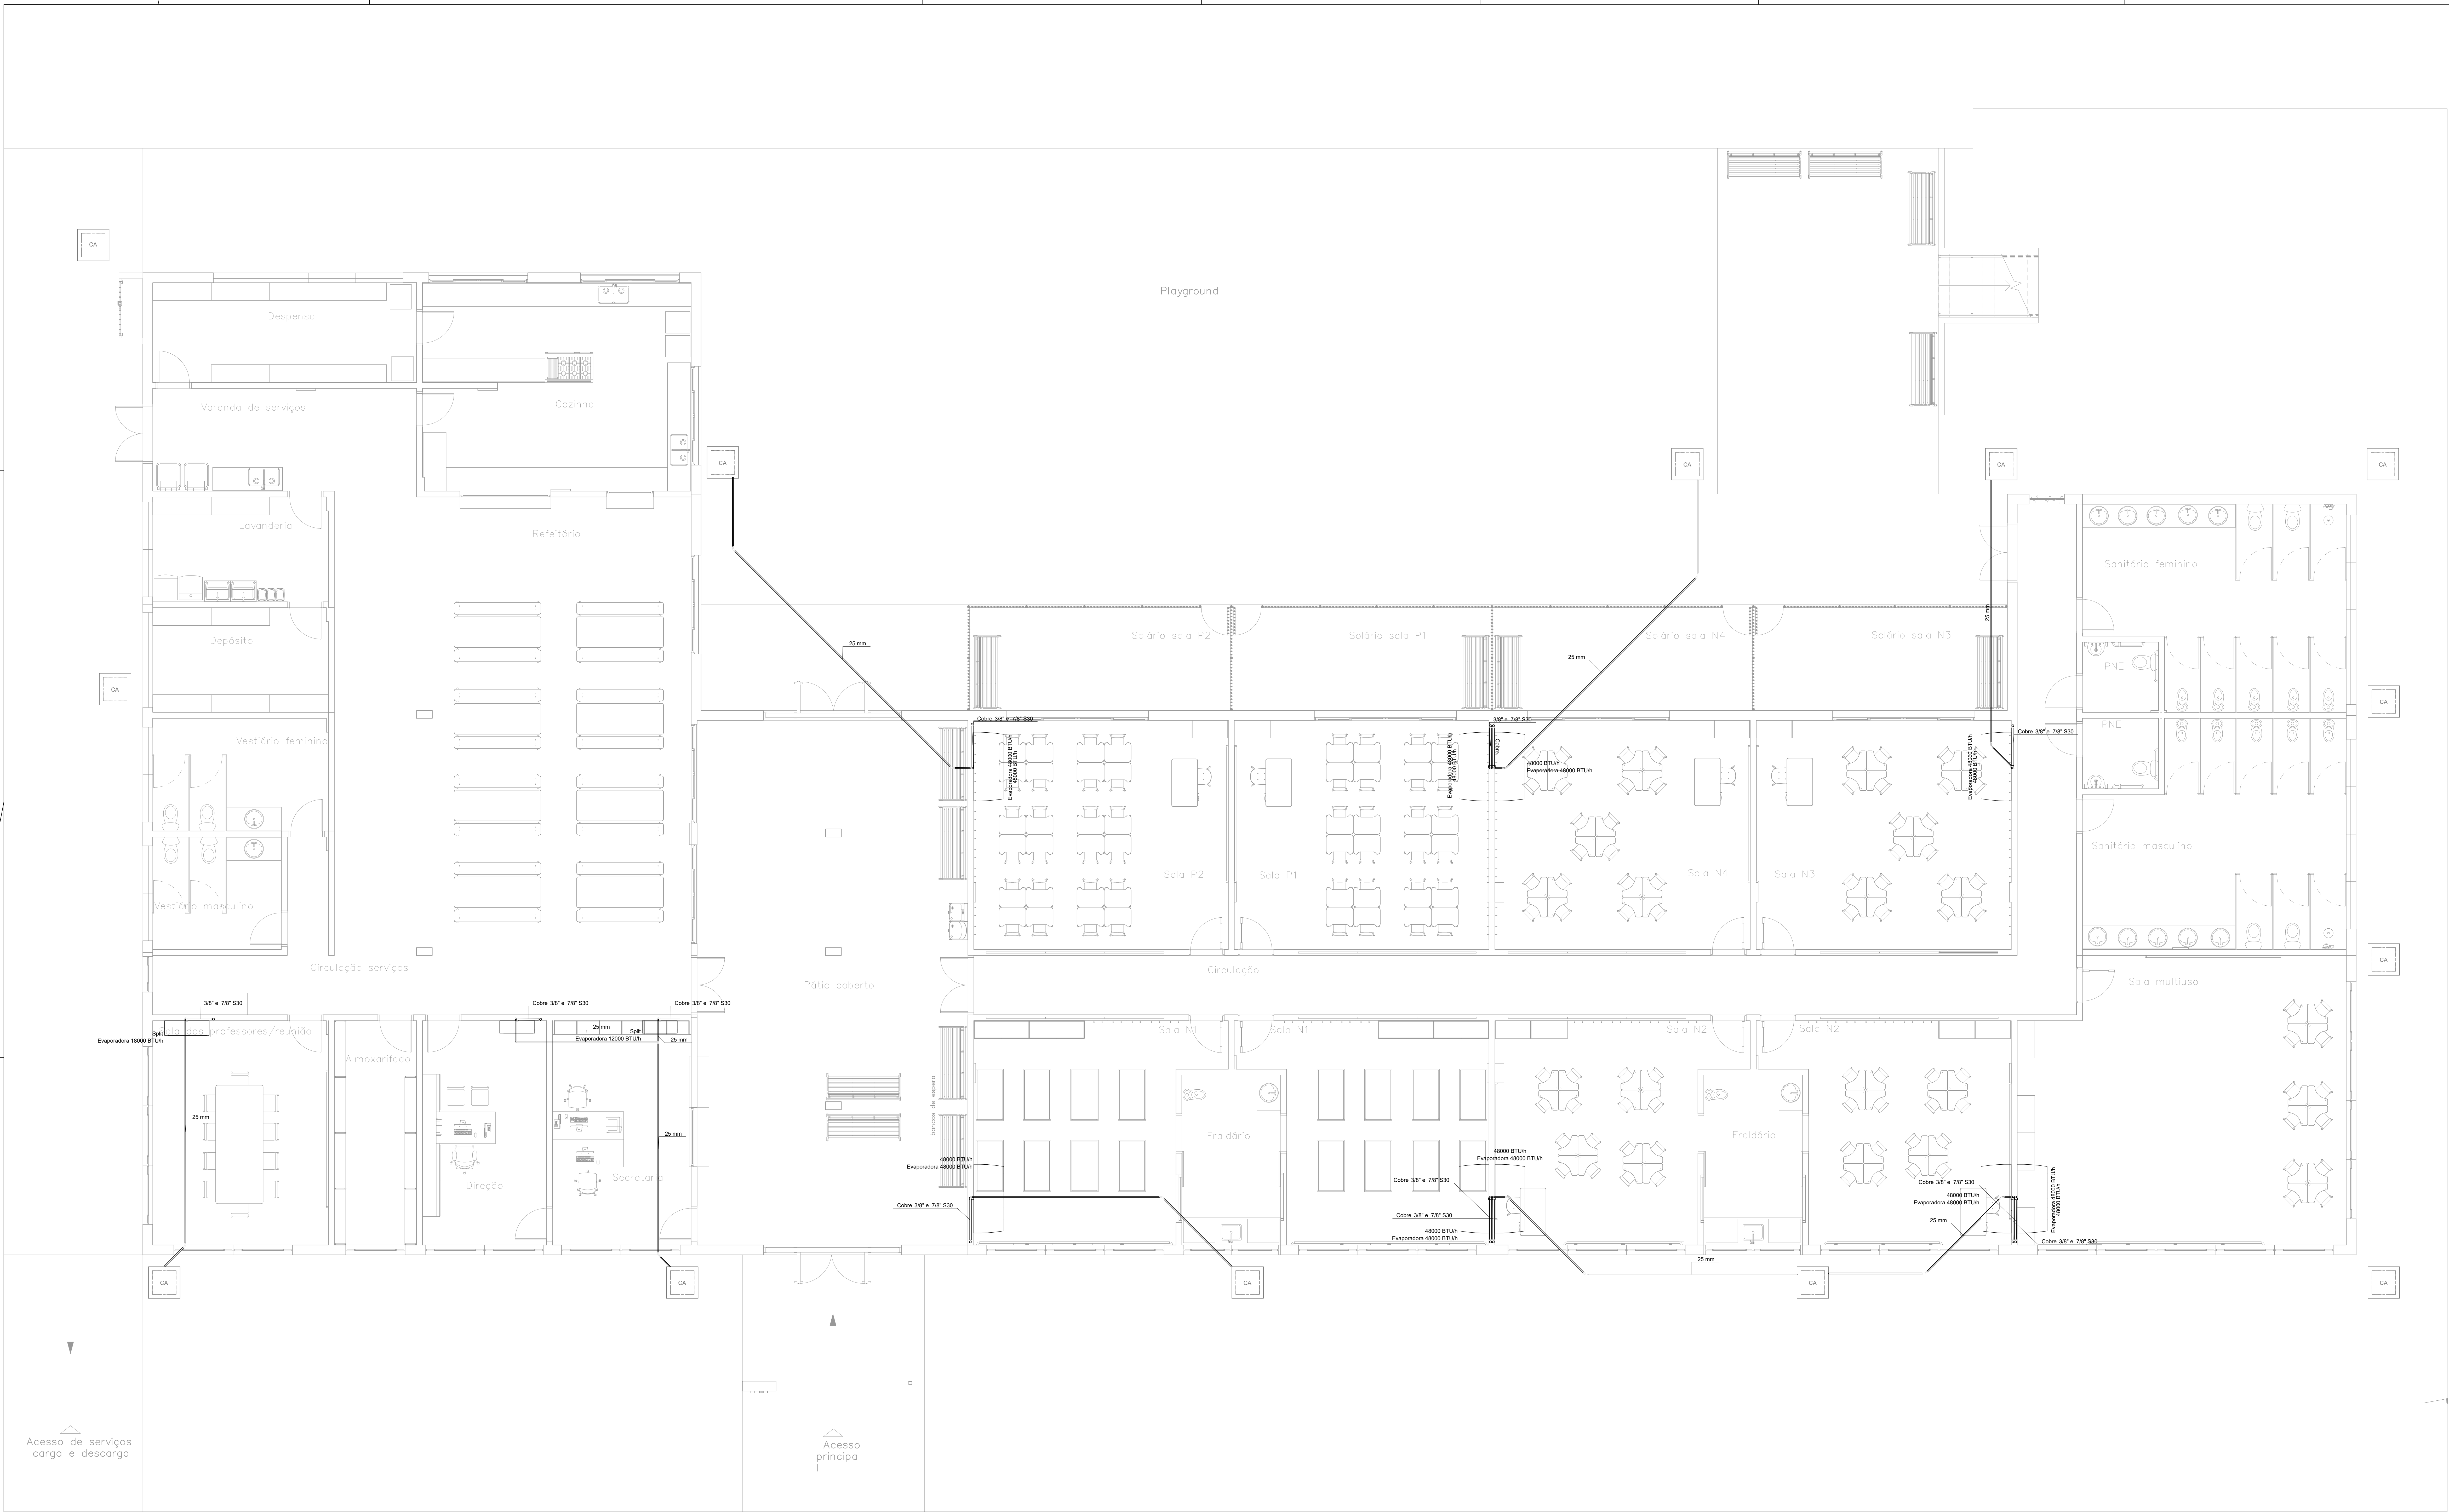

DETALHE TÍPICO DAS TUBULAÇÕES DE COBRE, ELÉTRICA E
DETALHE TÍPICO DO ISOLAMENTO TÉRMICO DAS LINHAS DE COBRE
SEM ESCALA

NOTA 01 | TODOS OS EQUIPAMENTOS E MATERIAS DEVERÃO ESTAR DE ACORDO COM AS NORMAS VIGENTES.

NOTA 02 | DEVERÁ SER REALIZADO O ENCAMBRAMENTO DA TUBULAÇÃO DRENO, DO CONDICIONADOR DE AR CONFORME PROJETO.

NOTA 03 | OS EQUIPAMENTOS DEVERÃO ESTAR APOIADOS SOBRE CALÇOS AMORTECEDORES ANTI-VIBRATÓRIOS.

NOTA 04 | VER MEDIDAS PELA ESCALA DOS PROJETOS, SALVO INTERFERÊNCIAS ADEQUADAS CONFORME NECESSIDADE EM CAMPO. (OBRA).

Legenda do construtor - Cobertura

Cimentação

Dreno

Lista de materiais - Teto

Cimentação

PVC rígido soldável

Cabo 45 soldável

25 mm

Janela 90° soldável

25 mm

Tubos

25 mm

Ta 90 soldável

25 mm

Segmento de tubo

Cabo PP Tetrapolar Isol PVC - 0.61KV

#10.0 mm²

Tubo Isolante Esporçoso

3/8"

7/8"

Tubo de cobre flexível

3/8"

7/8"

Detalhe D1

Escala 1:25

Secretaria de planejamento

local

EMEF PASTOR RAMÃO

RUA WASHINGTON LUIZ, BAIRRO SANTA LÚCIA

proprietário

PREFEITURA MUNICIPAL DE CAMPO BOM

representante técnico

Luiz Carlos De Campos

projeto

PROJETO DE CLIMATIZAÇÃO

PLANTA BAIXA

desenho

LARISSA

data

MAIO/2026

medida

INDICADA

área

976,15m²

AR-01