

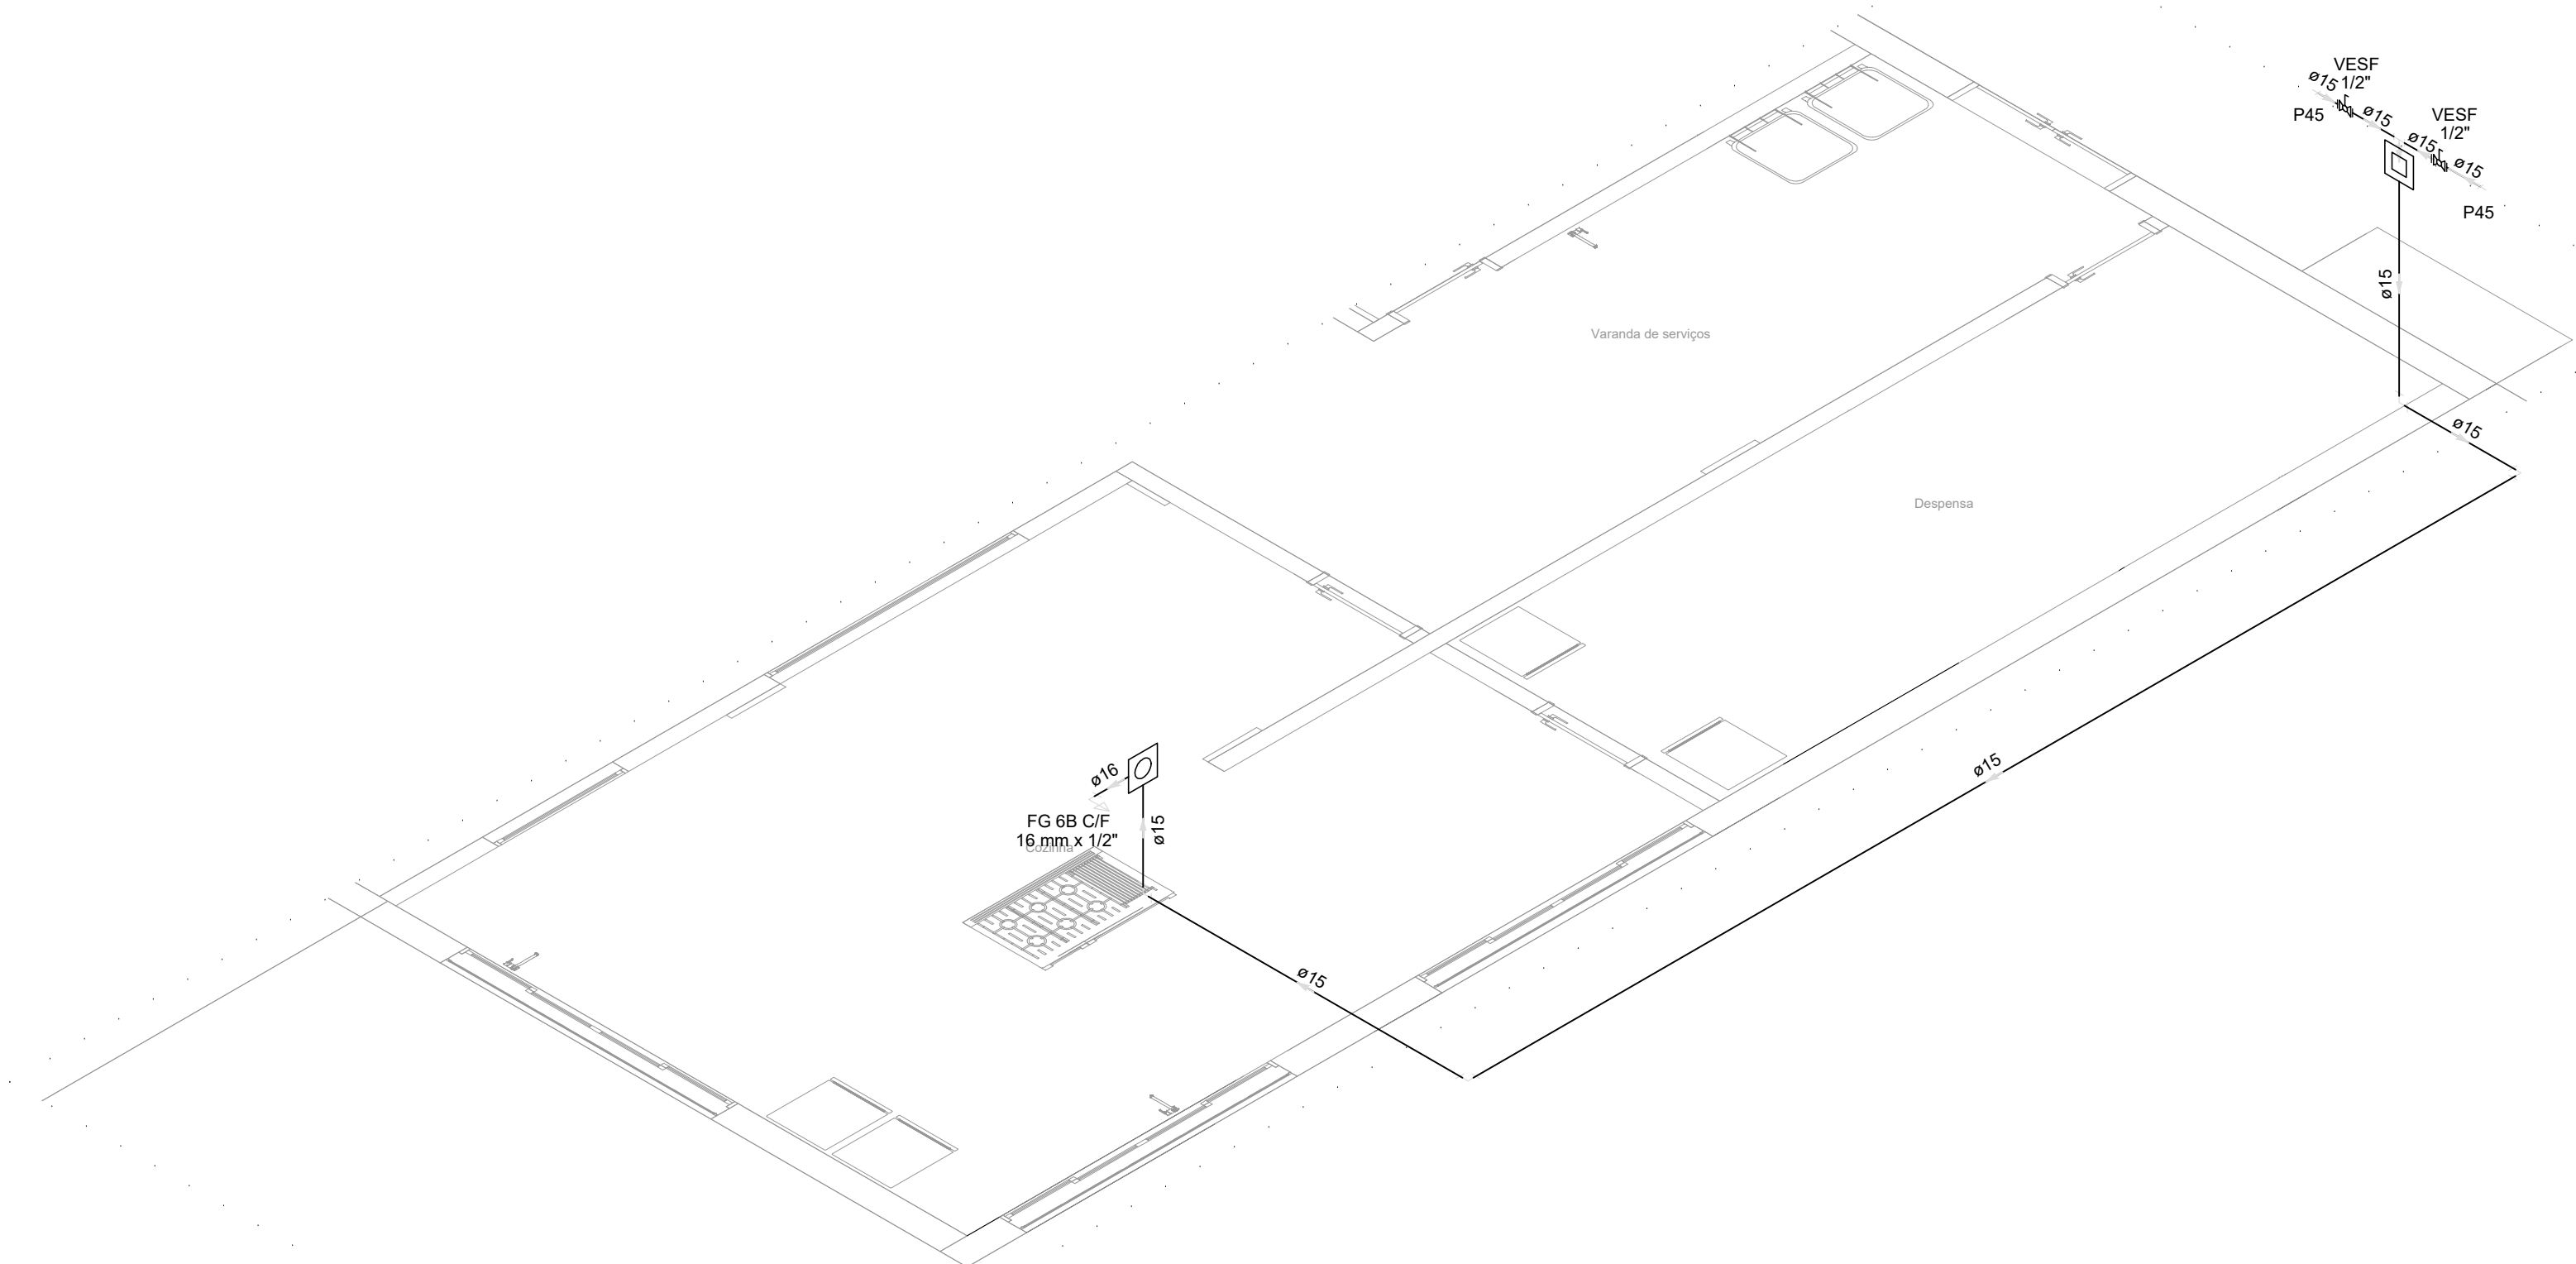


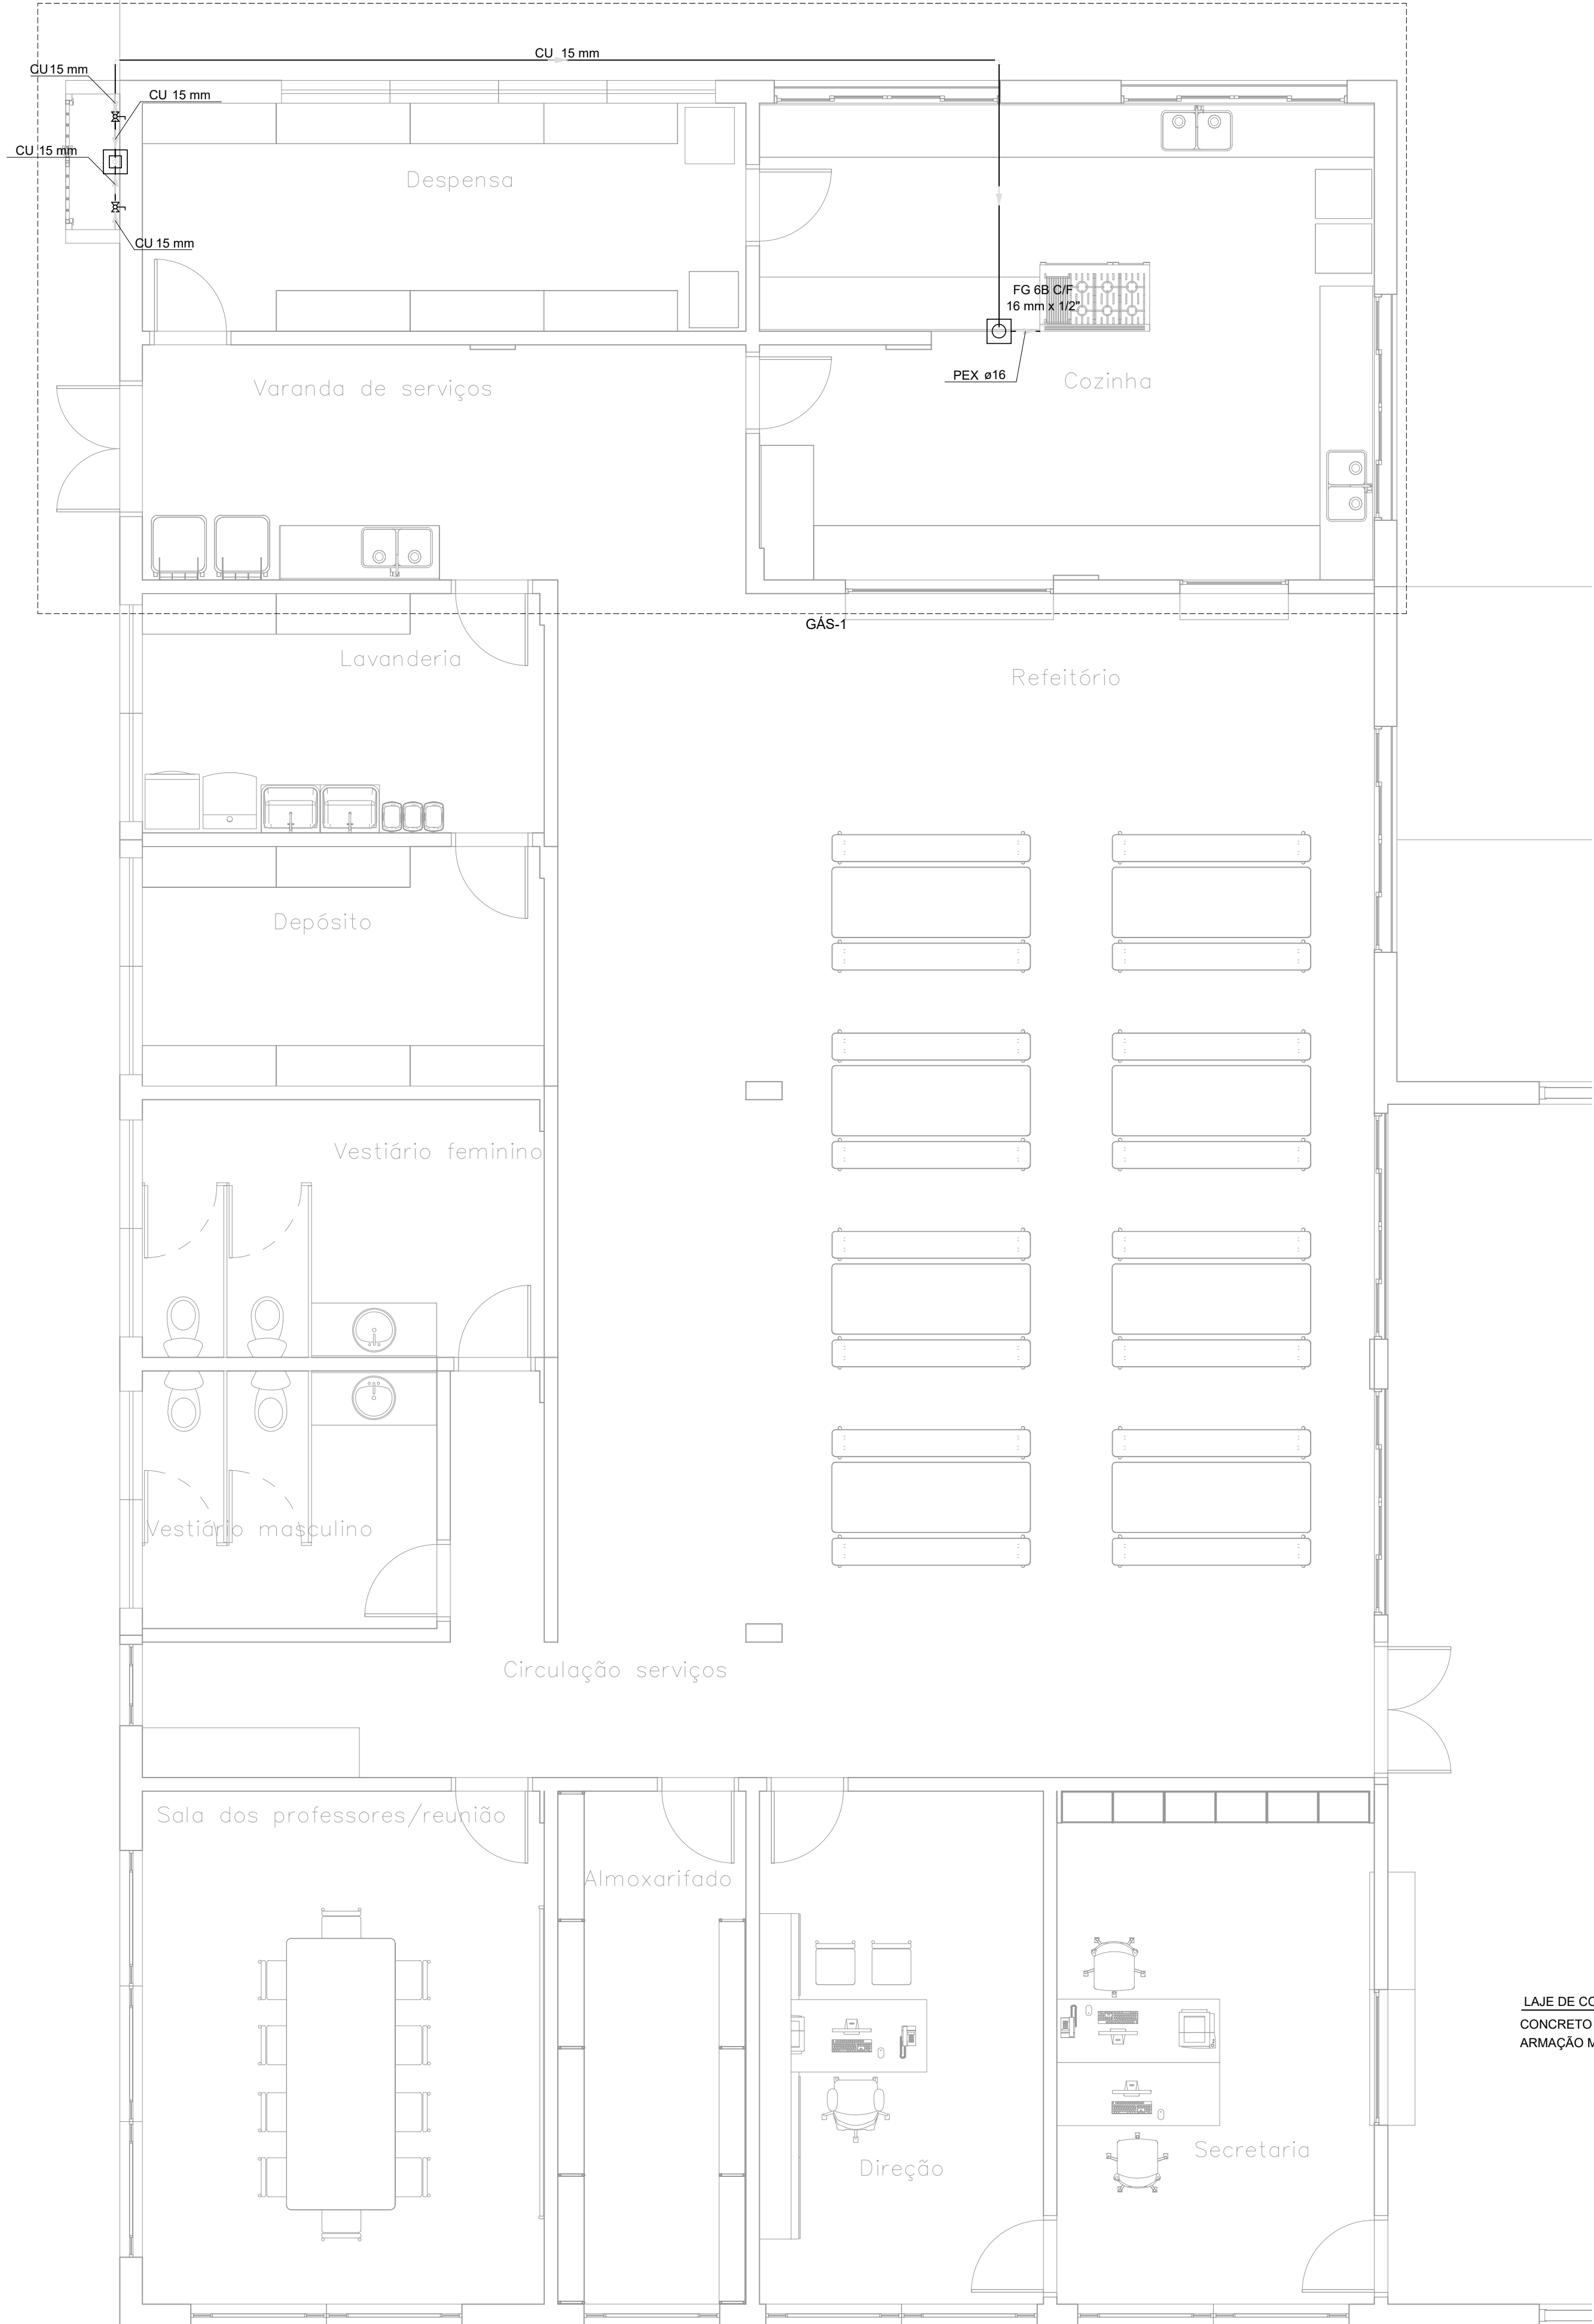


Detalhe GÁS-1
Escala 1:25

Lista de materiais - Térreo		
Gás		
Cobre		
Conector bolsa - ponta	15 mm x 1/2"	4 pç
Cotovelo bolsa - bolsa	15 mm	4 pç
Tubos de cobre	15 mm	18.24 m
Tê dupla curva - misturador	1/2" x 15 mm x 1/2"	1 pç
Gás		
Medidores de Vazão para Gás Natural ou GLP	1/2"	1 pç
Regulador de alta pressão GLP	1/2"	1 pç
Regulador de baixa pressão GLP	1/2"	1 pç
Metais		
Válvula de Esfera	1/2"	3 pç
PEX		
Tubo monocamada	16 mm	0.5 m
Peças metálicas para PEX		
Joelho 90 rosca fêmea	16 mm x 1/2"	1 pç
Válvula p/ mangueira de gás	1/2" x 3/8"	1 pç

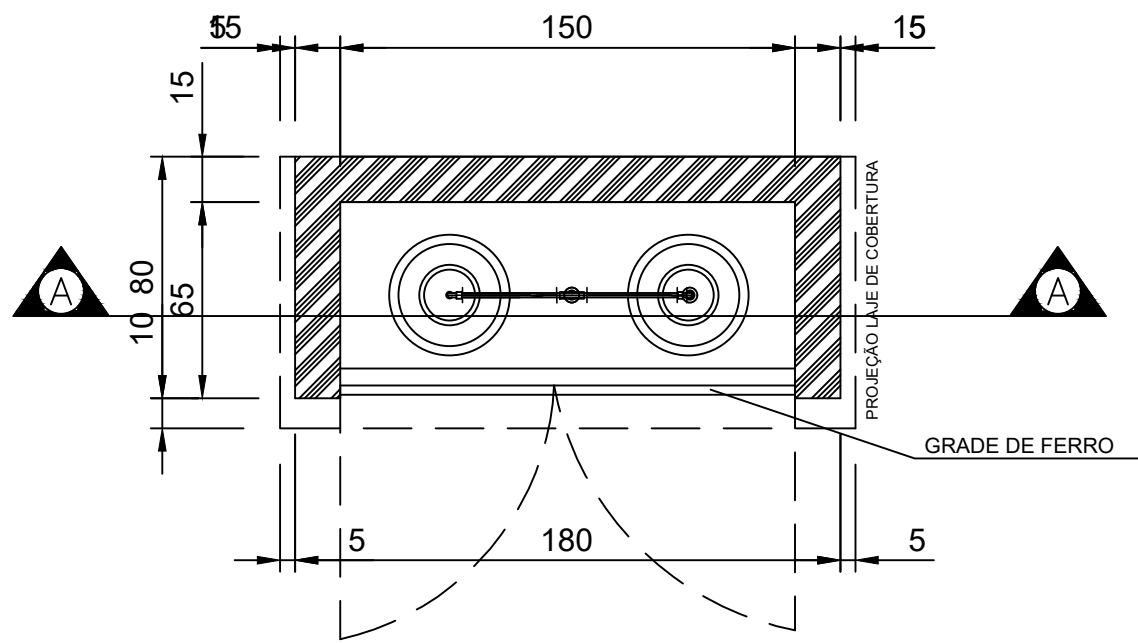


DETALHE DA CENTRAL DE GLP
ESCALA 1:25

Legenda - Térreo	
	Regulador de baixa pressão GLP
	Regulador de alta pressão GLP
	Válvula de esfera c/ cobre

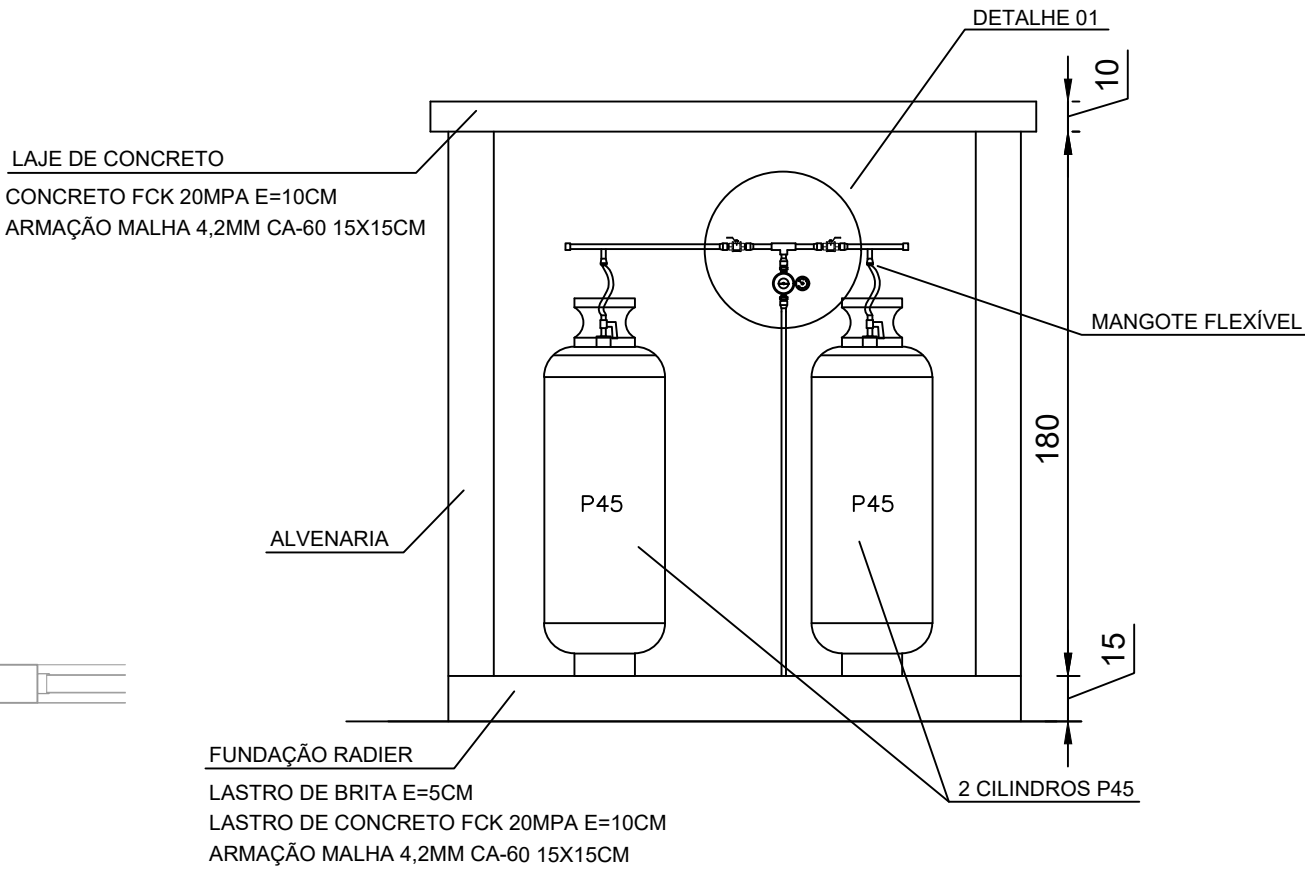

CORTE AB

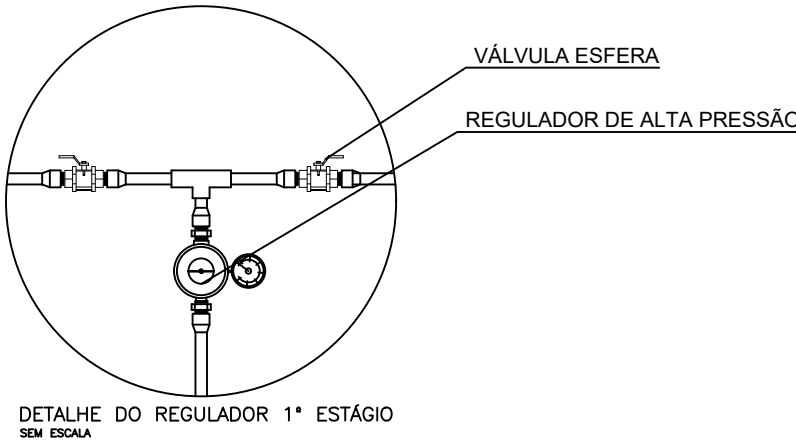

secretaria de planejamento

local

EME F PASTOR RAMÃO

RUA WASHINGTON LUIZ, BAIRRO SANTA LÚCIA

prancha

G-01

proprietário

PREFEITURA MUNICIPAL DE CAMPO BOM

responsável técnico

Larissa Secchi Da Campo

projeto

PROJETO DE GÁS GLP

projeto

PLANTA BAIXA E DETALHES

desenho

LARISSA

data

MAIO/2026

escala

INDICADA

área

976,15m²