


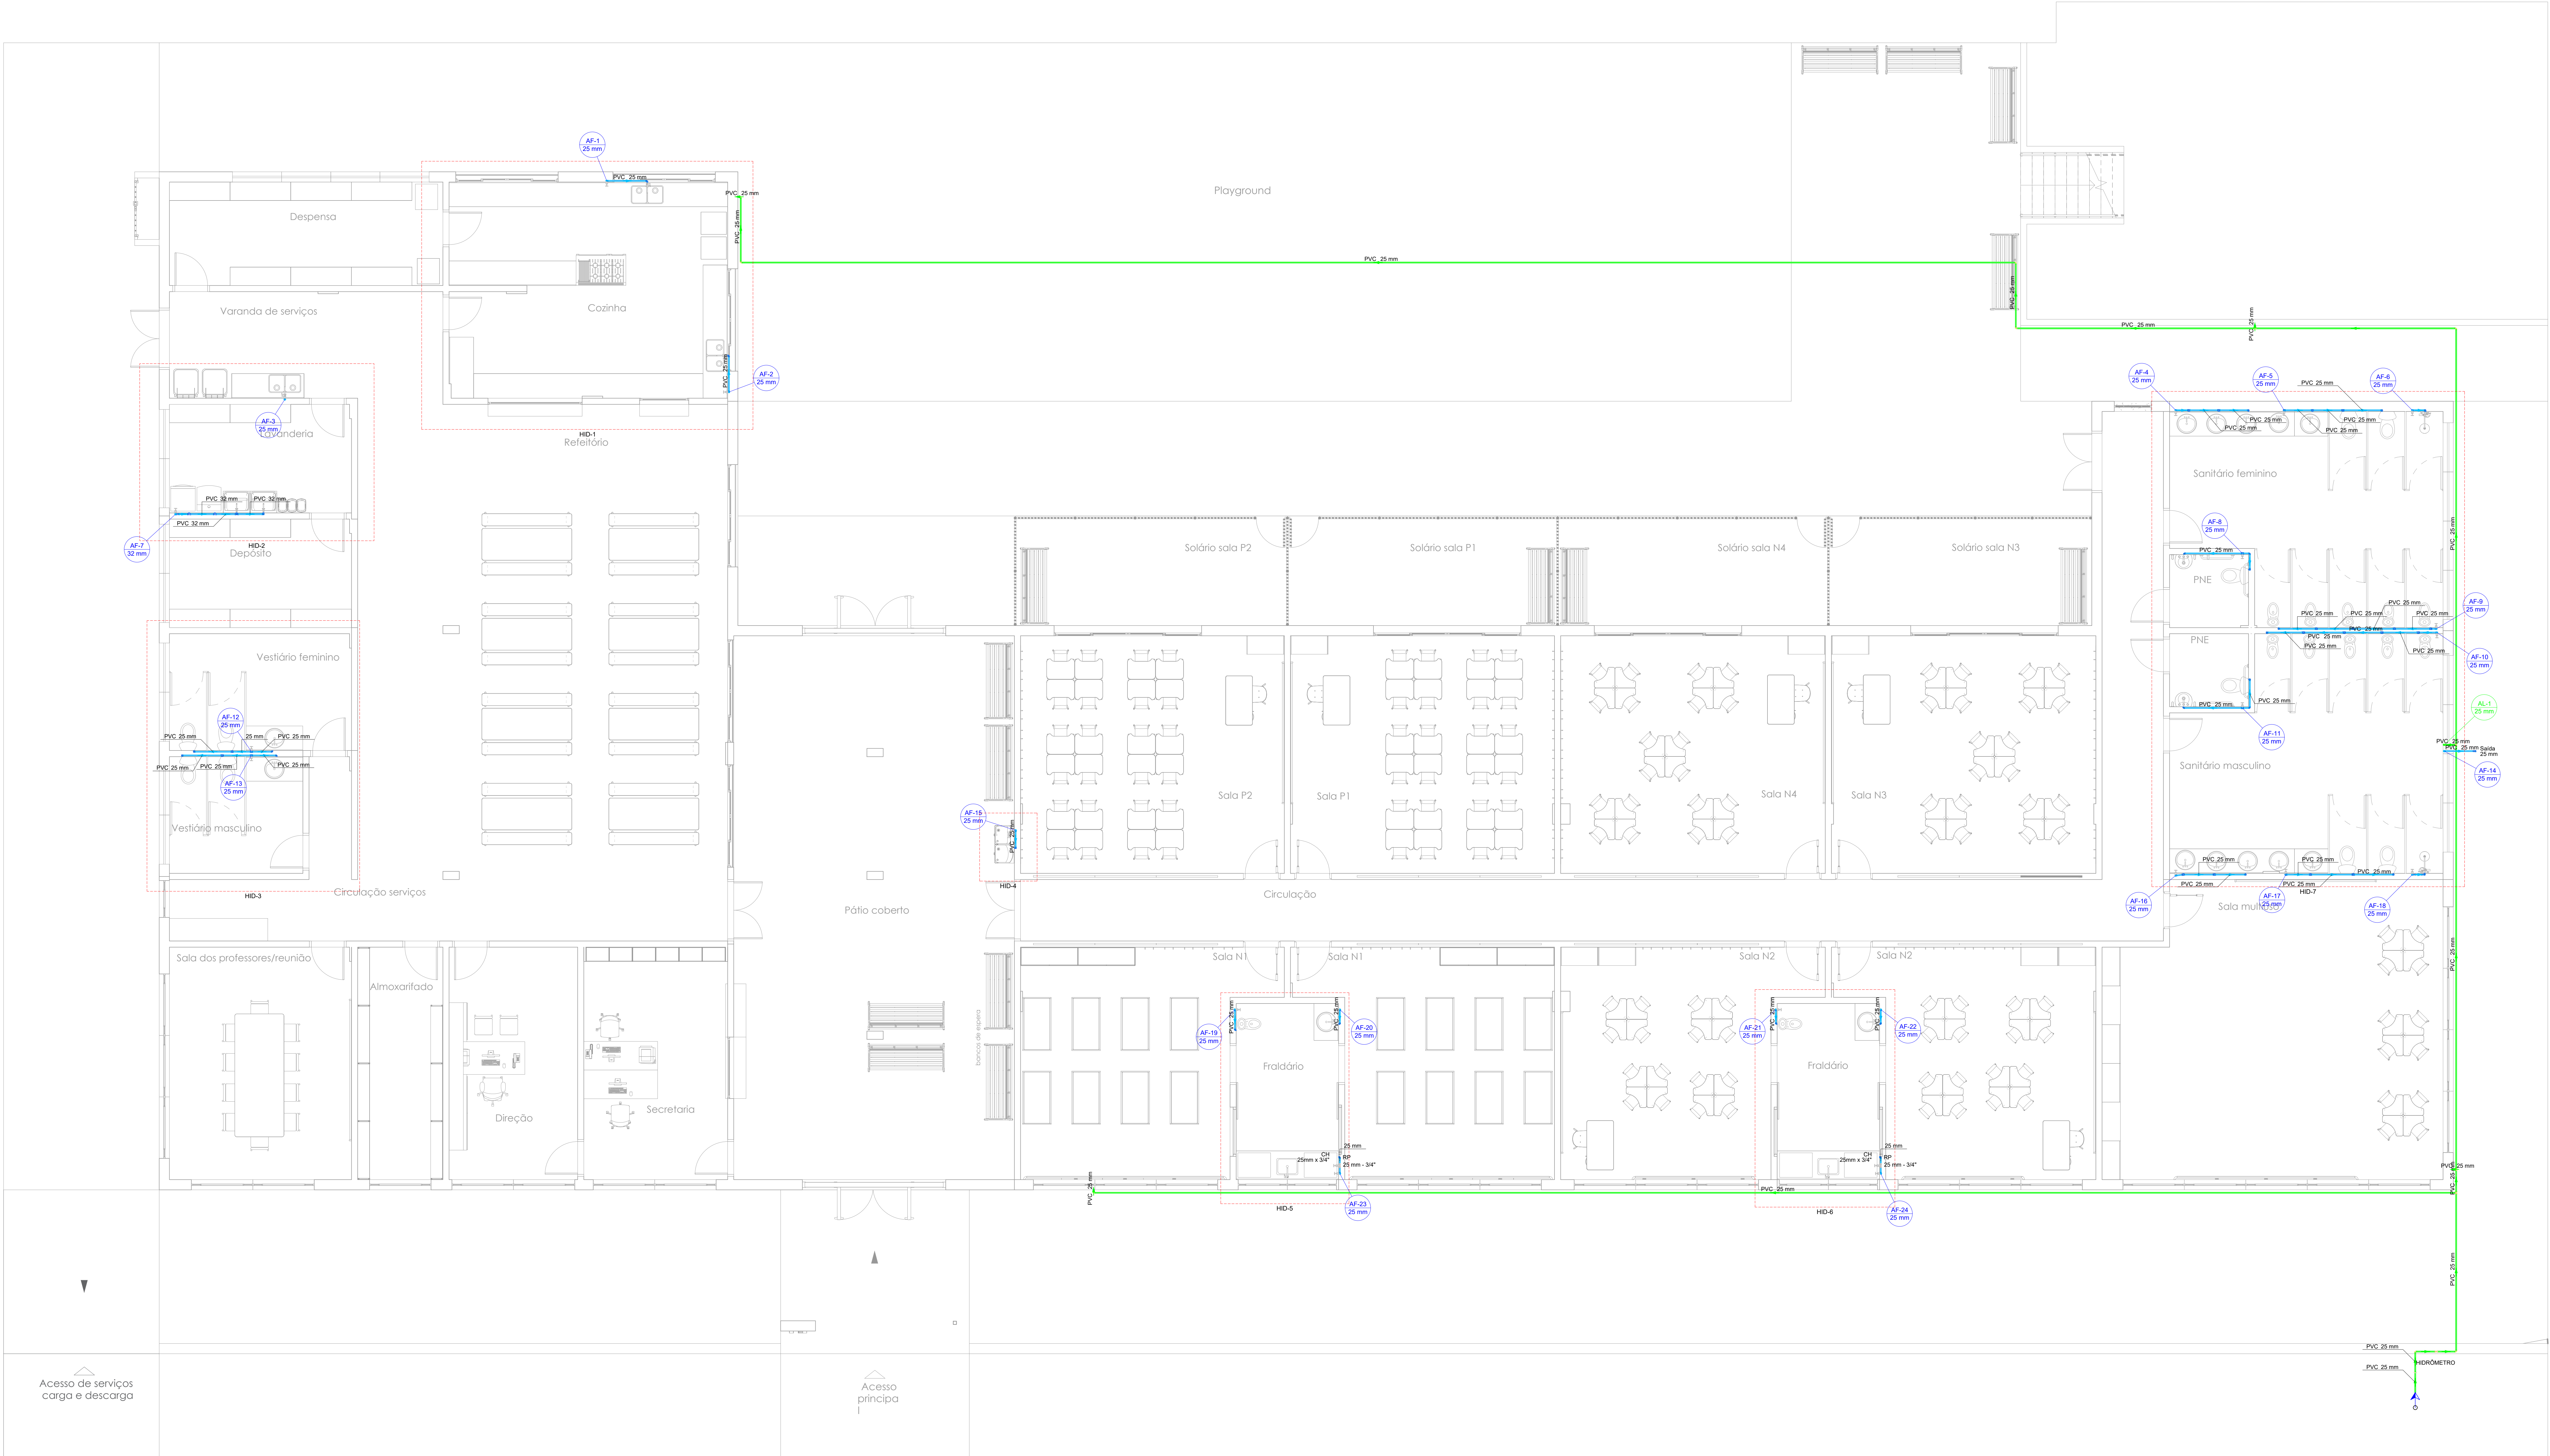

Legenda de materiais - Tabela	
Água fria	
Registro de esfera	
Alimentação	
Água quente	
Alimentação	
Hidrometro	
Registro de Pressão com PVC soldável	
Registro de gaveta c/ canopla cromada	

Lista de materiais - Tabela	
Alimentação	
Materiais	
Registro de esfera	2 pç
Registro esfera borboleta bruto PVC 3/4"	1 pç
PVC misto soldável	
Adaptador prumo de polietileno 3/4"	1 pç
Cole de tomada em PVC 3/4"	1 pç
Joelho 90° soldável c/ rosca 25 mm - 3/4"	3 pç
PVC rígido recorte	
Tubo 3/4"	0,28 m
PVC rígido soldável	
Adapt sold c/ fange livre p/ ca. d' água 25 mm - 3/4"	1 pç
Adapt sold curto c/ rosca-rosca p/ registro 25 mm - 3/4"	4 pç
Bucha de redução sold. curta 32 mm - 25 mm	1 pç
Joelho 90° soldável 25 mm	14 pç
Tubo 25 mm	112,62 m
18 90° soldável 25 mm	4 pç
Água fria	
Aparelho	
Chuveiro 25mm x 3/4"	4 pç
Máquina de Lavar Roupas 25mm x 3/4"	2 pç
Torneira de Jardim 25 mm x 1/2"	4 pç
Torneira de Pia de Cozinha 25mm - 3/4"	3 pç
Torneira de Tanque de Lavar 25mm 3/4"	2 pç
Torneira de lavatório 25 mm - 1/2"	16 pç
Vaso Sanitário c/ oc. acoplado 1/2"	22 pç
Materiais	
Registro de gaveta c/ canopla cromada 1"	1 pç
3/4"	22 pç
Registro de pressão c/ canopla cromada 3/4"	4 pç
PVC Acetato	
Engate flexível cobre cromado com canopla 1/2 - 30cm	22 pç
Engate flexível plástico 1/2 - 30cm	18 pç
PVC misto soldável	
Linha soldável c/ rosca 25 mm - 3/4"	4 pç
PVC rígido soldável	
Adapt sold curto c/ rosca-rosca p/ registro 25 mm - 3/4"	48 pç
32 mm - 1"	2 pç
Bucha de redução sold. curta 32 mm - 25 mm	23 pç
Bucha de redução sold. longa 50 mm - 25 mm	1 pç
Curva 90° soldável 25 mm	2 pç
Joelho 90° soldável 32 mm	1 pç
25 mm	29 pç
Joelho de redução 90° soldável 32 mm - 25 mm	1 pç
Tubo 32 mm	90,03 m
32 mm	9,93 m
18 90° soldável 25 mm	24 pç
18 de redução 90° soldável 32 mm - 25 mm	3 pç
PVC soldável acil c/ bucha latão	
Joelho 90° soldável com bucha de latão 25 mm - 3/4"	11 pç
Joelho de redução 90° soldável com bucha de latão 25 mm - 1/2"	44 pç

Projeto: **HAJEL**
PROJETOS & CONSULTORIA

Proprietário: **MUNICÍPIO DE CAMPO BOM**


Documento assinado digitalmente
Eng. Civil Dora Pereira da Silva
CREA / RS 13.035

PROJETO HIDROSSANITÁRIO
Planta Baixa - Água Fria

FEV/2025

Escala: 1/50

Desenho: PCJ

Área: 976,15 m²

H01

Projeto: Projeto Hidrossanitário - R03

Endereço: Rua Waschinton Luiz, B. Santa Lúcia - Campo Bom / RS