





PLANTA BAIXA - PONTOS GLP
ESC 1/100

DETALHE ABRIGO GLP
escala1/25

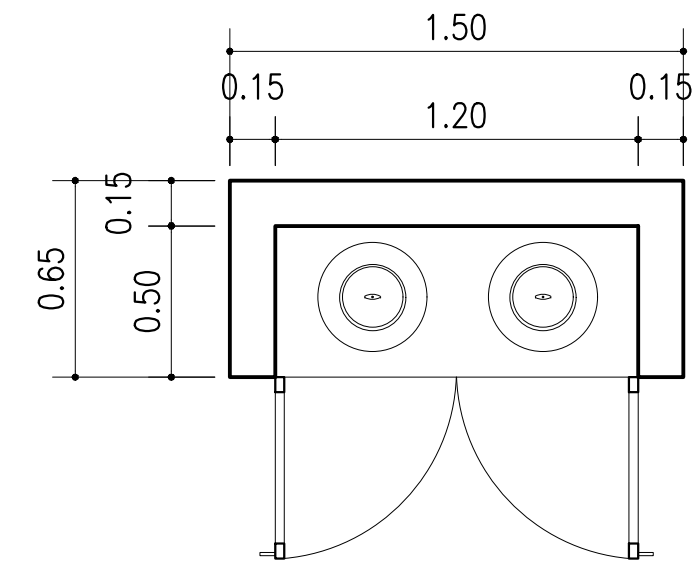

PLANTA BAIXA

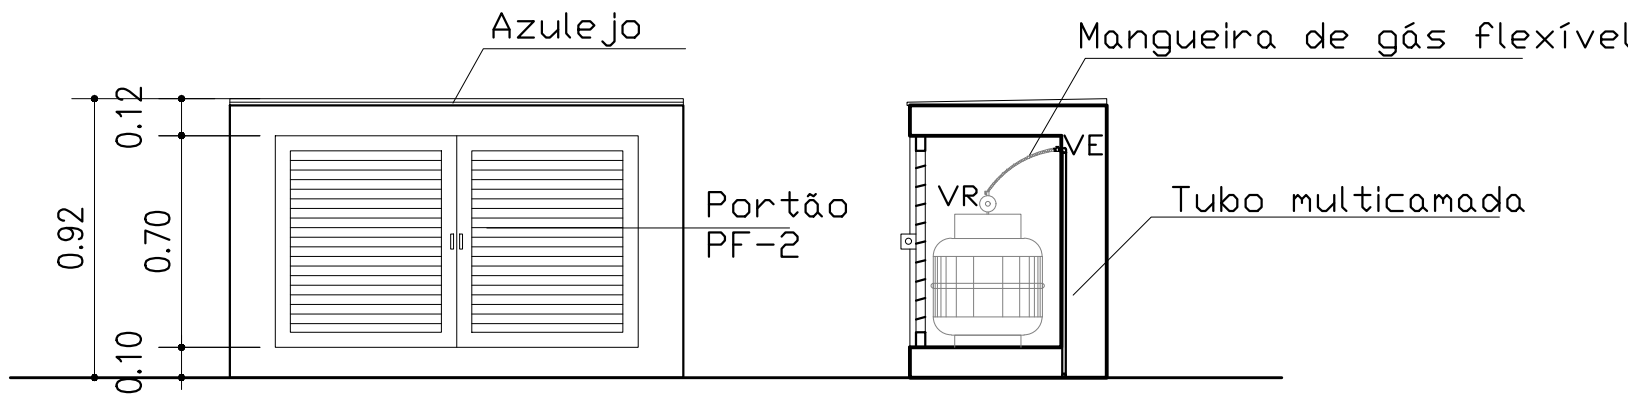

VISTA FRONTAL

CORTE TRANSVERAL

LEGENDA

SIMBOLOGIA	DESCRIÇÃO
	TUBO MULTICAMADA EMBUTIDO NO PISO OU PAREDE
	DIÂMETRO NOMINAL DO TUBO MULTICAMADA
	VÁLVULA REGULADORA DE GÁS
	VÁLVULA ESFERA
NOTAS:	
1. Os tubos multicamadas embutidos no piso ou parede devem ser totalmente envolvidos por argamassa com espessura mínima de 20mm.	
2. Os tubos enterrados deverão estar a 30 cm de profundidade.	
3. Os tubos não poderão ter emendas.	
4. Para curvas no tubo multicamada, deverão ser obedecidas as recomendações do fabricante.	
5. O abrigo dos botijões deve ser bem ventilado.	

R00	12/02/2026	EMIÇÃO INICIAL
REVISÃO	DATA	DESCRIÇÃO
TÍTULO/SUBTÍTULO		
CREAS		
LOCAL		
RUA ARAÚJO LIMA, 186 – BAIRRO BELA VISTA		
PROJETO		
PROJETO ARQUITETÔNICO		
PROJETADO	ARQ. CAMILA KLEIN	DESENHADO
ARQ. CAMILA KLEIN	ARQ. CAMILA KLEIN	
TIPO	DATA DA EMISSÃO	ESCALA
PLANTA BAIXA DE PONTOS GLP	FEV/2026	1/100
ÁREA	387,28m²	
PRANCHAS		
7/11		
PROPRIETÁRIO		
PREFEITURA MUNICIPAL DE CAMPO BOM		
RESPONSÁVEL TÉCNICO		
CAMILA SANDER KLEIN		
ARQ. CAMILA SANDER KLEIN – CAU/RS A 102.177-0		